


LEGENDA ZNAČEK (nová zařízení)

-  IP kamera
-  kabel FTP cat.6 v elektroinstalační trubce
- otevření dveří RACK1 a RACK4 bude střeženo dveřním kontaktem, zapojeným do PZTS

nový kabelový kanál v nástupišti – požadavek na stavbu
propojení mezi objekty A – B

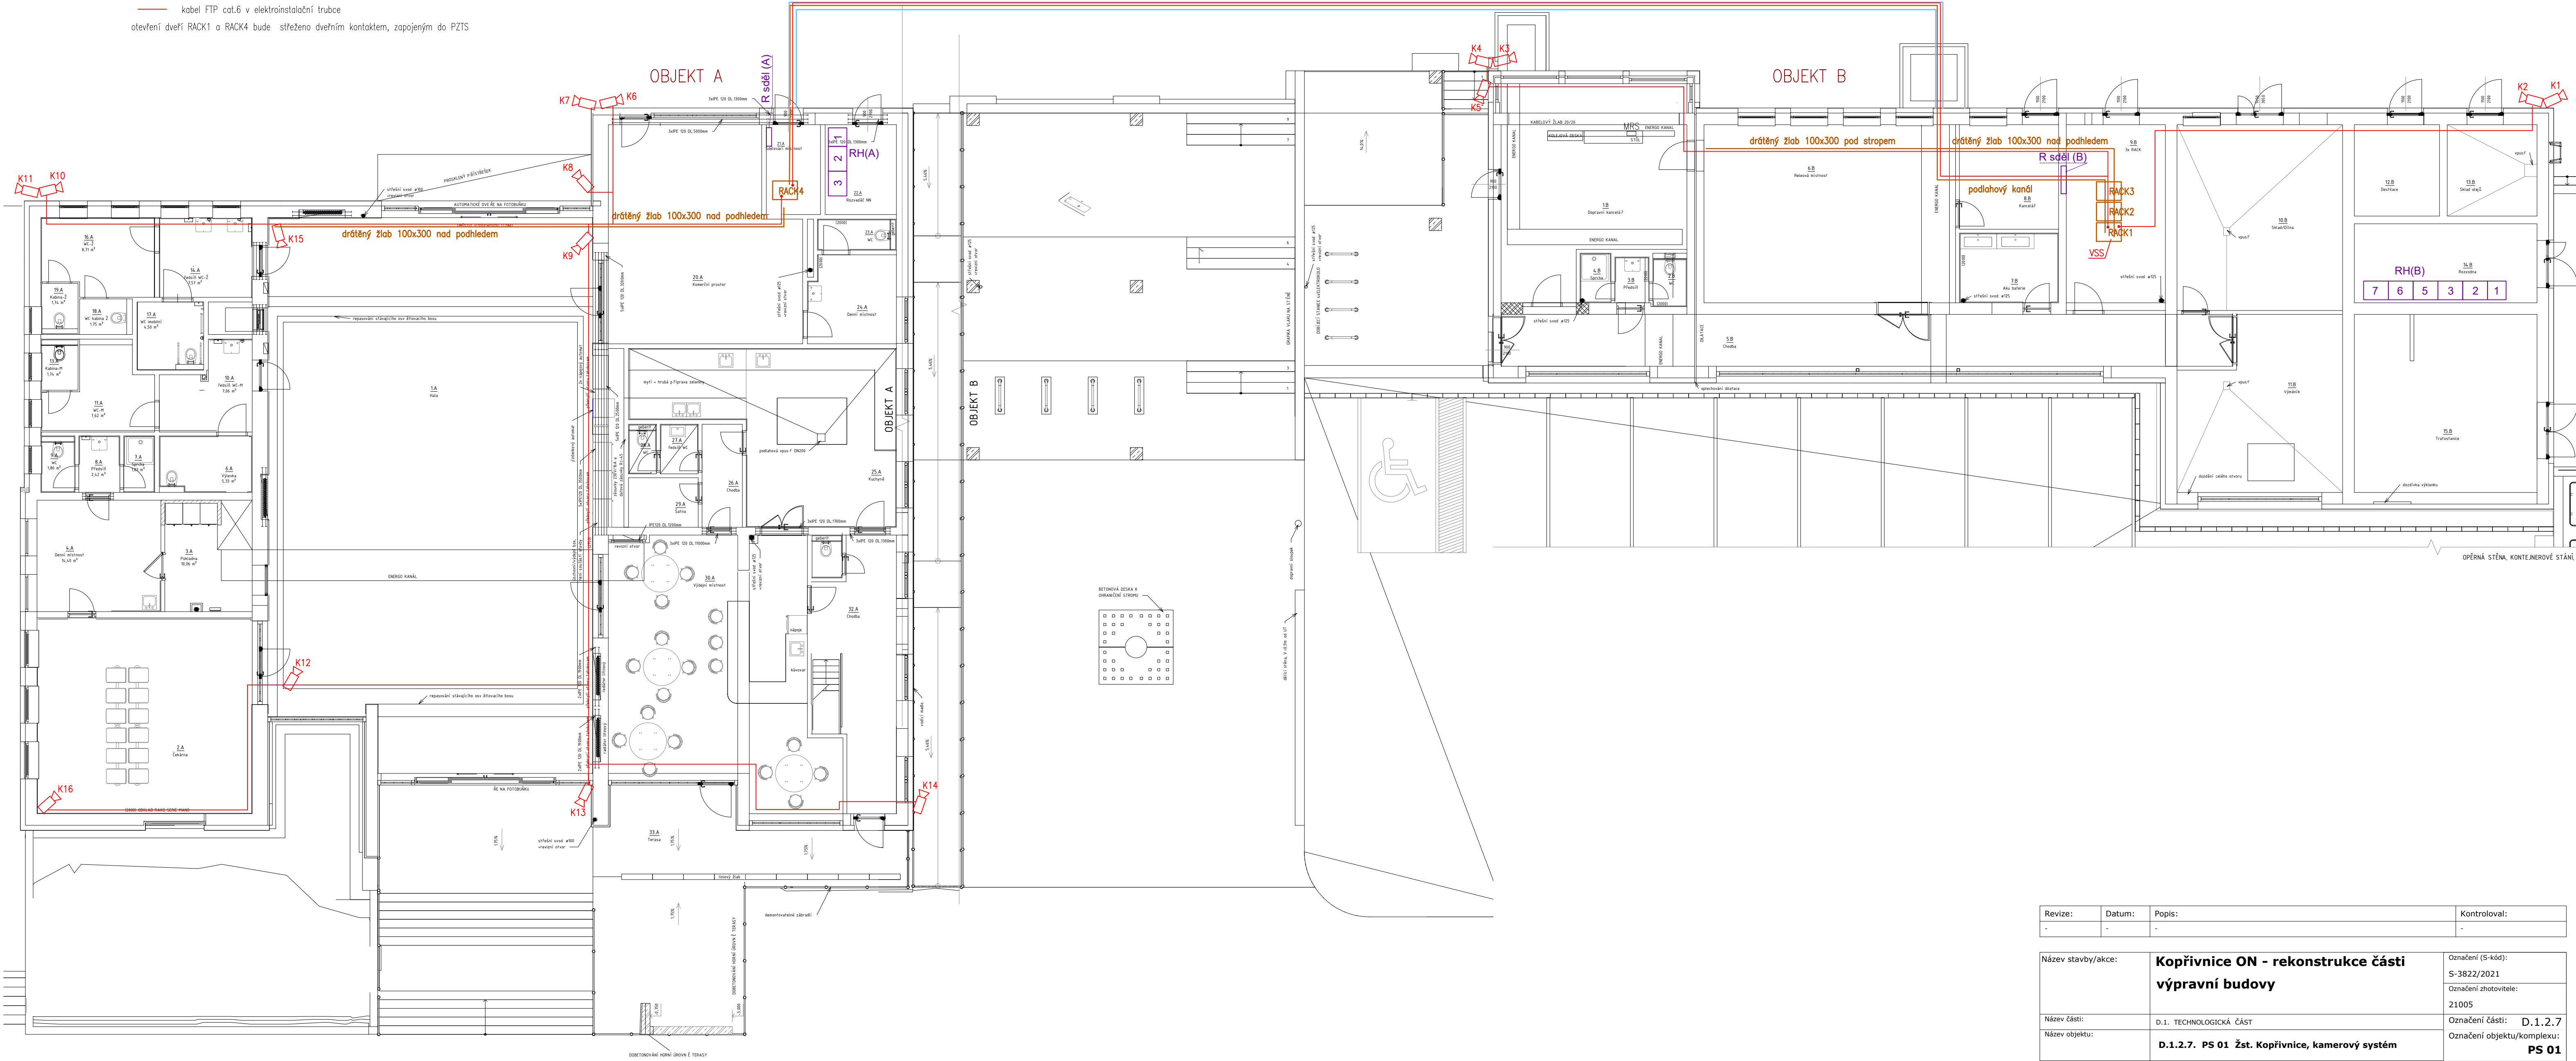

Revize:	Datum:	Popis:	Kontroloval:
-	-	-	-

Název stavby/akce:	Kopřivnice ON - rekonstrukce části výpravní budovy			Označení (S-kód): S-3822/2021
Název části:	D.1. TECHNOLOGICKÁ ČÁST			Označení zhotovitele: 21005
Název objektu:	D.1.2.7. PS 01 Žst. Kopřivnice, kamerový systém			Označení části: D.1.2.7
Název přílohy:	Půdorys			Označení objektu/komplexu: PS 01
Název dílčí části přílohy:				Číslo přílohy: 2.001
Kraj: Moravskoslezský	Katastrální území: Kopřivnice (599565)	TUDU: 2171F1	Paré:	
Stupeň dokumentace: DSP+PDPS	Datum zpracování: 4/2022	Formáty: _x A4	Měřítko: 1:100	

S-kód: S - 3 8 2 2 2 0 2 1 - D 1 U 1 S P 26 17 18 19 20 21 22 23 24 25 26 27 28 29 30 31 32 33 34 35 36 37 38 39 40 41 42 43
Stupeň dokumentace: Číslo: Objekt: Podoba: Příloha: Revize:
[Prostor pro další informace]