
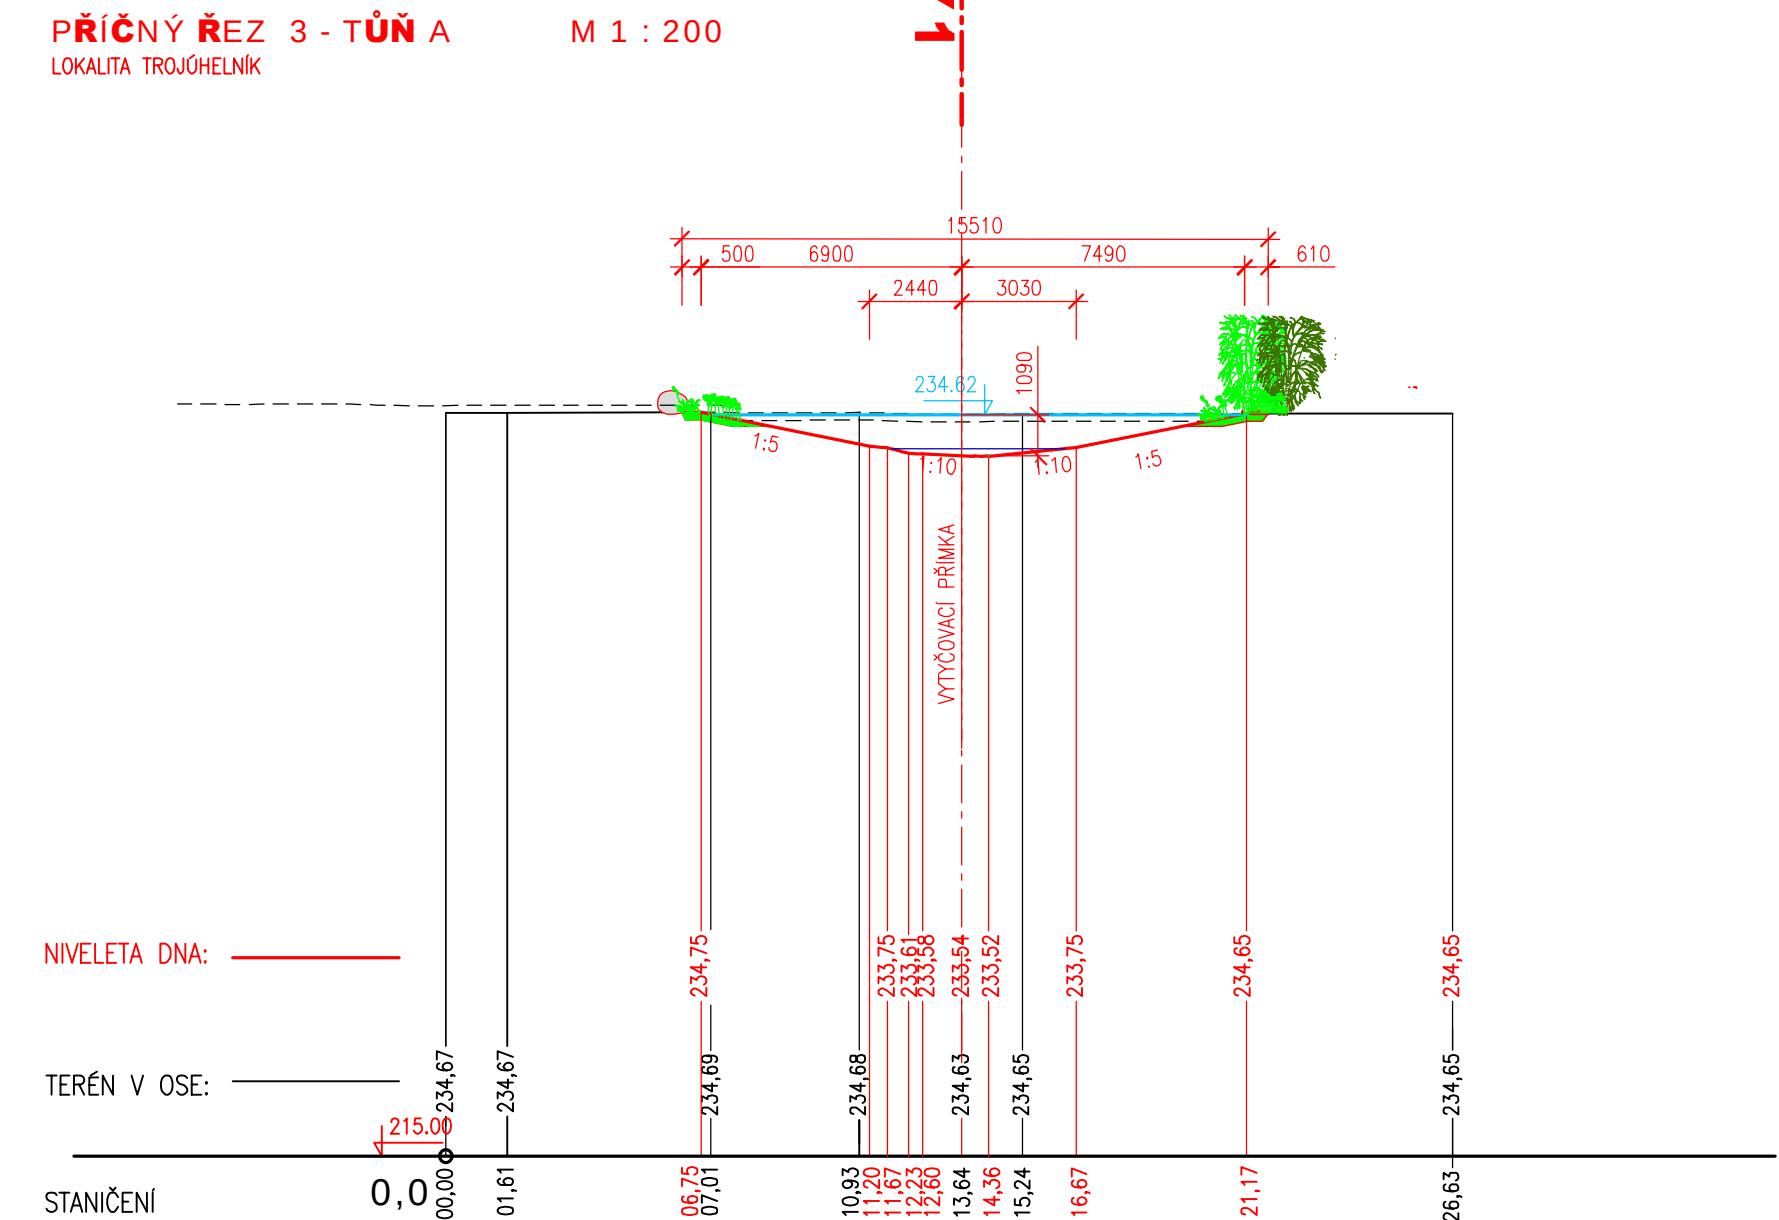


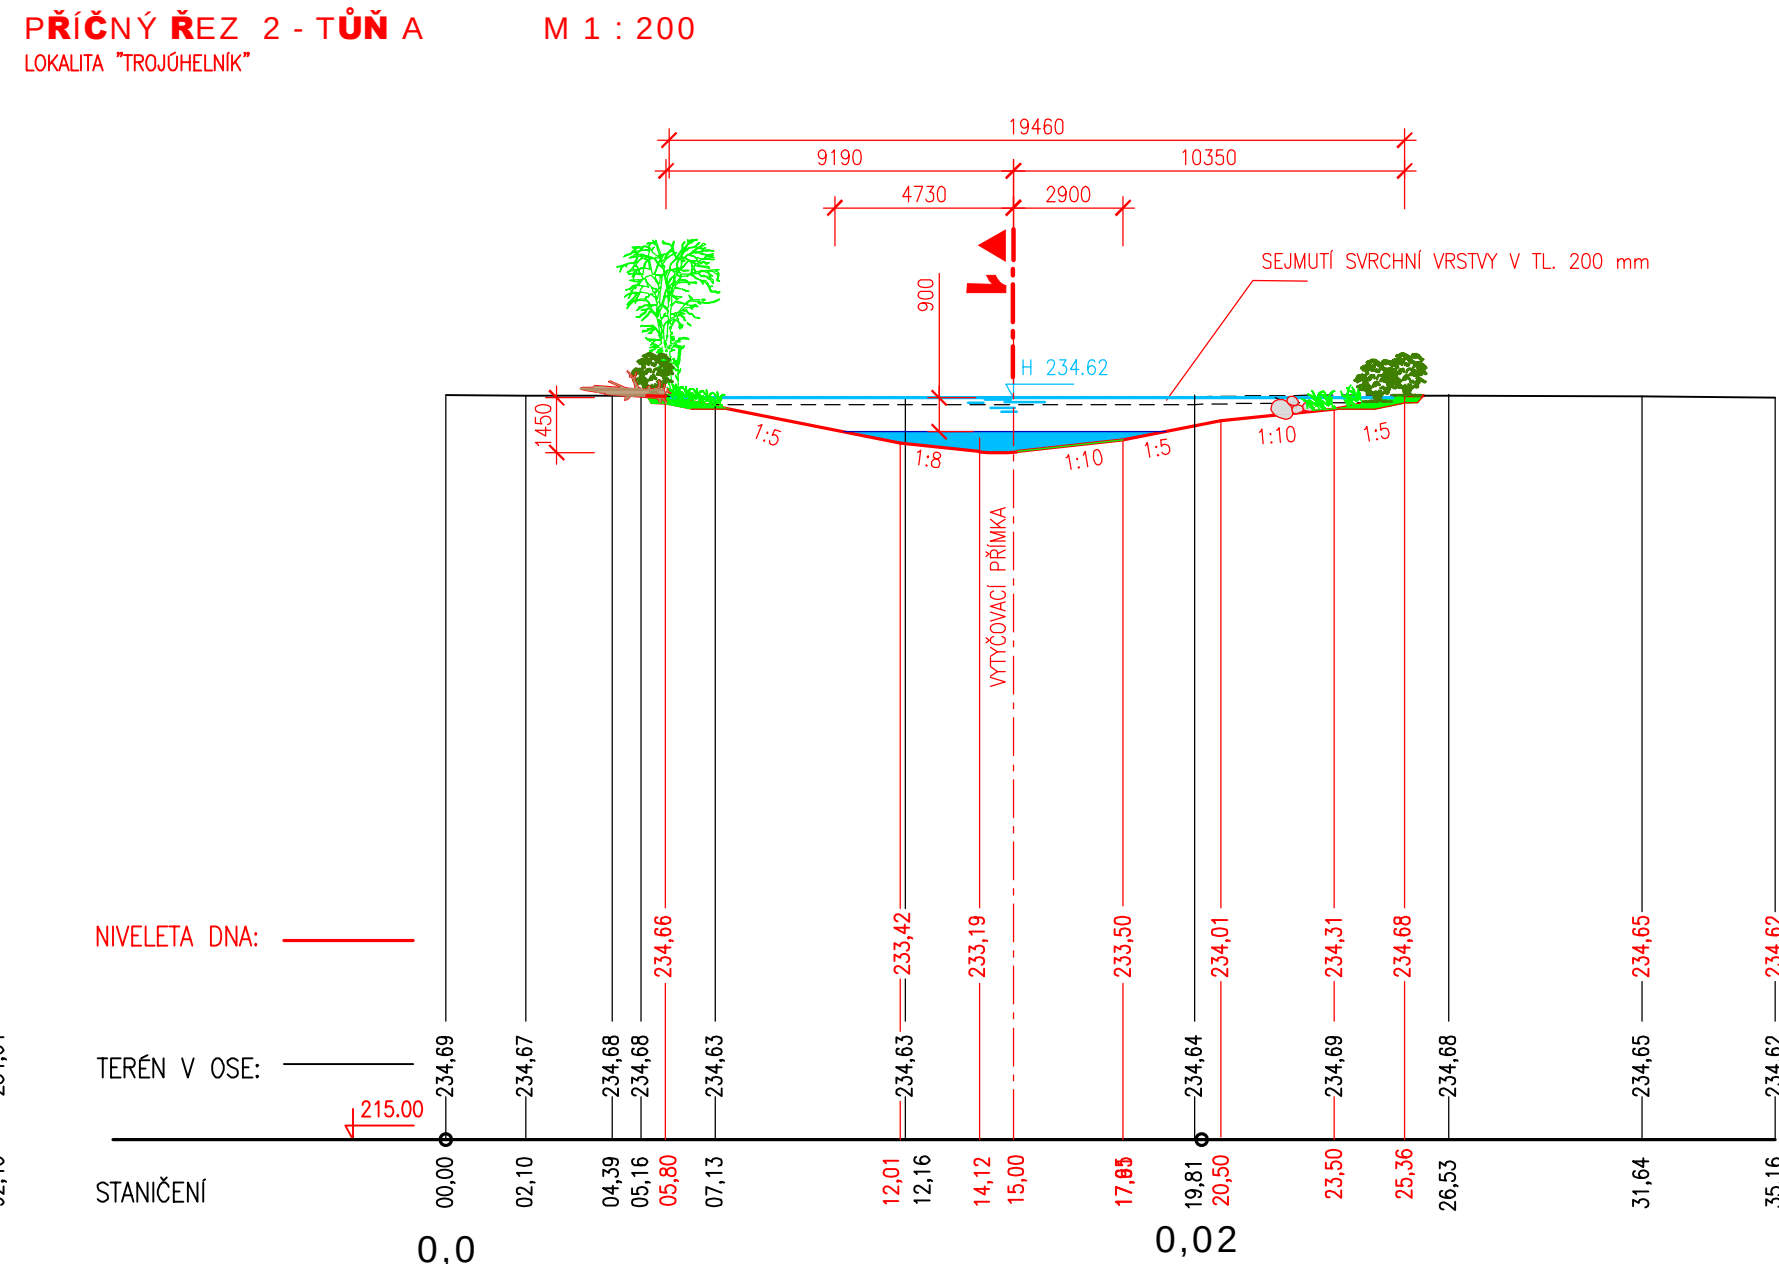

SOUŘADNÝ SYSTÉM: S-JTSK
VÝŠKOVÝ SYSTÉM: B.p.v.

Zhotovitel díla:	Společnost MORAVSKÁ BRÁNA, II. část MORAVIA CONSULT Olomouc a.s.; SÚDDP BRNO, spol. s r.o.;		
Adresa: Kontakt:	METROPROJEKT PRAHA a.s. Legionářská 1085/8, 779 00 Olomouc E: moravia@moravia.cz, T: +420 585 570 444		
Zhotovitel části/objektu:	AQUATIS, a.s.		
Adresa: Kontakt:	Botanická 834/56, 602 00 Brno T: +420 541 554 111 E: info@aquatis.cz		
Hlavní projektant (HIP):	Ing. Dušan Šembera	Specialista:	Ing. Lucie Foltýnová

Název stavby/akce:	"RS 1 VRT Prosenice – Ostrava-Svinov, II. část, Hranice na Moravě – Ostrava-Svinov – kompenzační opatření"		Označení investora: S622000249	
Název části:	Dokumentace objektů		Zakázka: 21-040-231-UR	
Název objektu/díli části:	ŽST Studénka, kompenzační opatření - tůň pro čolka, v žkm 242,400		Označení části: D	
Název přílohy:	Půdorys a řezy neprůtočnou tůň - Tůň A		Objekt/škupina objektů: Fada usek fazeni podobjekt SO183 12 01 -	
Název dílčí části přílohy:	D.1.2		Dílčí část: Typ: Číslo přílohy: 002	
Odpovědný projektant: Ing. Lucie Foltynová	Zpracovatel přílohy: Ing. Jana Hertlová	Měřítko: 1:200 Formáty: 4A4	Stupeň dokumentace: PDPS	
Kraj: Moravskoslezský	Stavba nad údorou: Pustějov	TUDU: 4060	Smluvní datum zpracování: 05.06.2026	
S 6 2 2 2 0 0 0 0 2 4 9		P 1 D 1 X X X	O 1 0 1 8 3 1 2 0 1	
X X X		F 2 0 0 0 2 0 0 0 1		0 0 0 1