



VZOROVÝ ŘEZ KABELOVOU RÝHOU

Měřítko: 1:25

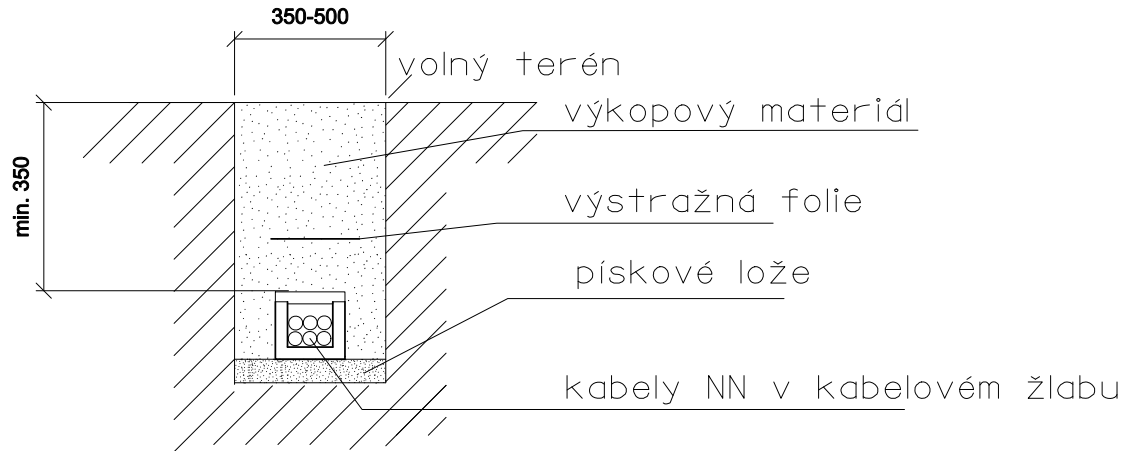

VZOROVÉ USAZENÍ PILÍŘŮ - POHLED 1:10

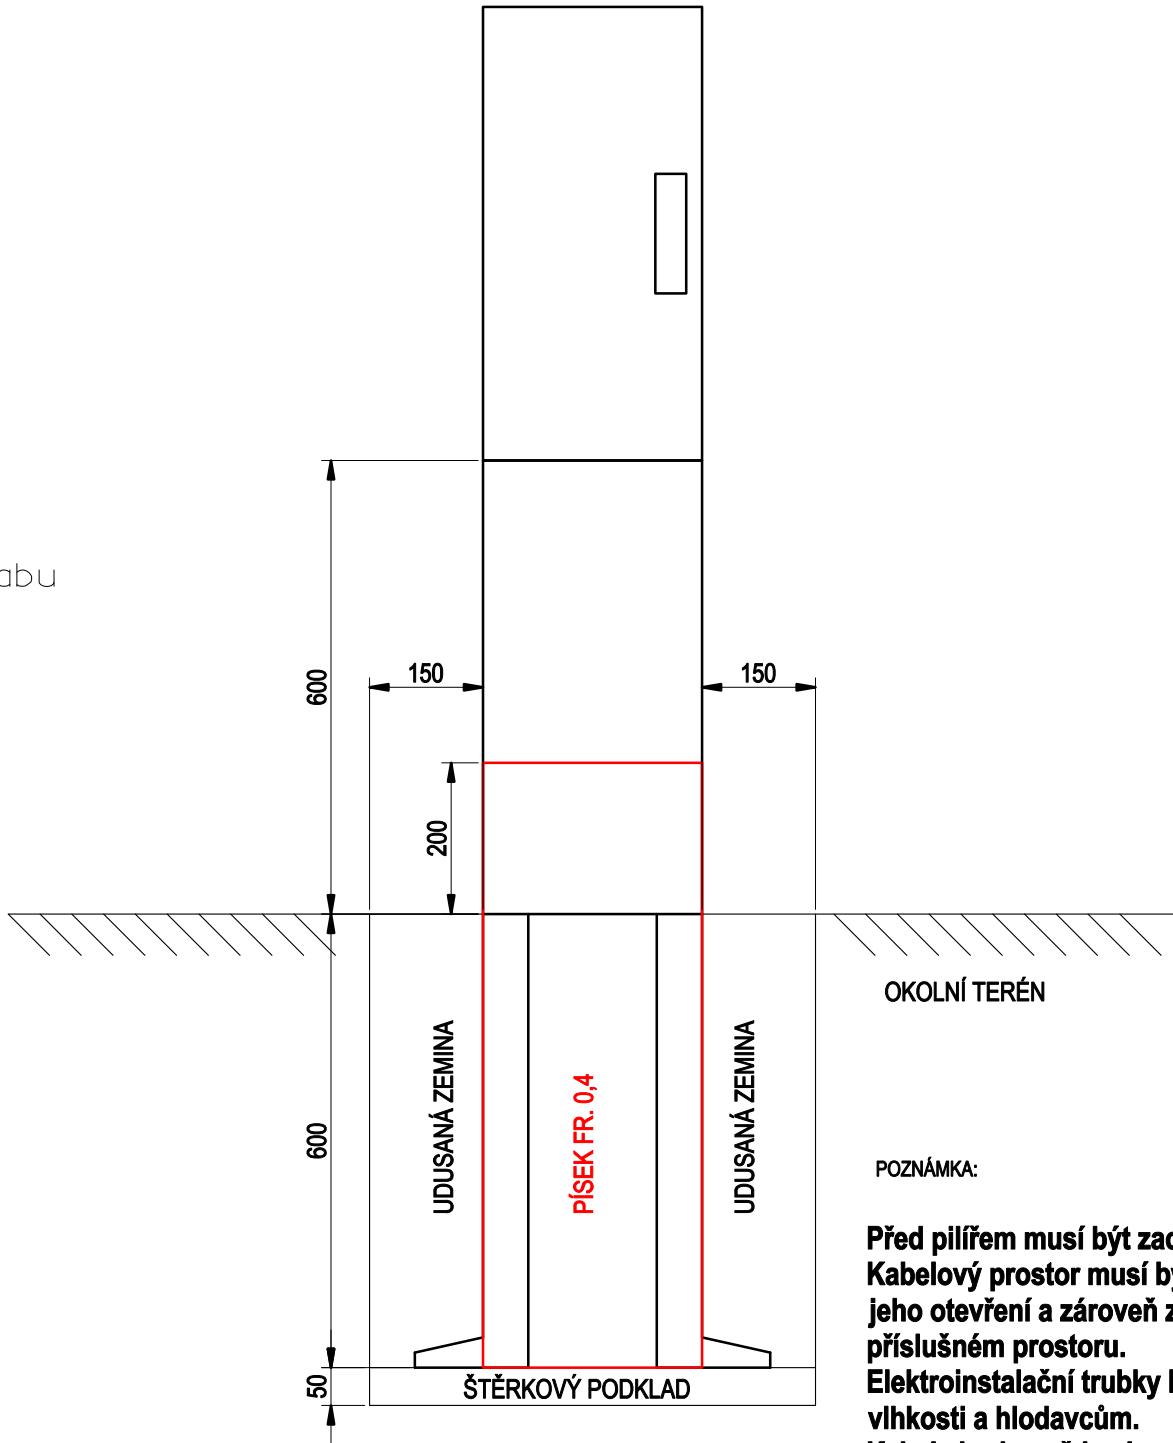

POZNÁMKA:

Před pilířem musí být zachován volný prostor o šířce minimálně 800mm. Kabelový prostor musí být konstrukčně proveden tak, aby bylo možné jeho otevření a zároveň zůstal zásypový materiál stabilně uložen v příslušném prostoru. Elektroinstalační trubky budou v kabelovém prostoru utěsněny proti vlhkosti a hlodavcům. Kabely budou vždy ukončeny kabelovými koncovkami - teplem smrštitelnými. V případě, že do kabelové skříně bude přivedeno zemnění (vodič, pásek FeZn), tak toto zemnění bude vyvedeno a propojeno v kabelovém prostoru v úrovni nebo nad lištou pro držáky kabelů. Při průchodu kabelů z kabelového prostoru do rozváděčového prostoru musí být použita oddělovací přepážka s příslušnými průměry kabelových průchodek pro daný kabel. Oddělovací přepážka se nemusí použít při instalaci silnějších průřezů kabelů, zpravidla nad 25mm2. V případě umístění řídicích obvodů v kabelové skříně musí být oddělovací přepážka instalována vždy. Případné změny technického řešení ze strany zhotovitele musí být předem konzultovány s provozovatelem daného zařízení.

NEJMENŠÍ DOVOLENÉ KRYTÍ PODZEMNÍCH SÍTÍ DLE ČSN 73 6005

DRUH VEDENÍ	MINIMÁLNÍ KRYTÍ:		
	CHODNÍK	VOZOVKA	VOLNÝ TERÉN
SILOVÉ KABELY DO 1 kV	0,35 m	1,00 m	0,70(35)* m
SILOVÉ KABELY DO 10 kV	0,50 m	1,00 m	0,70 m
SILOVÉ KABELY DO 35 kV	1,00 m	1,00 m	1,00 m
SILOVÉ KABELY DO 220 kV	1,30 m	1,30 m	1,30 m

* v mechanické ochraně

POZNÁMKA:

PŘED ZAHÁJENÍM VEŠKERÝCH VÝKOPOVÝCH PRACÍ BUDE PROVEDENO VYTÝČENÍ PODZEMNÍCH INŽENÝRSKÝCH SÍTÍ. PO ULOŽENÍ SAMOTNÉHO VEDENÍ BUDE PŘÍZVÁN KE KONTROLE ODPOVĚDNÝ PRACOVNÍK A KABELOVÁ RÝHA BUDE NÁSLEDNĚ ZAHOZENA. NÁSLEDNĚ DOJDE K PŘESNÉMU ZANESENÍ TRASY KABELU DO PŘÍSLUŠNÉ SITUACE.

Jiná ověření:				Paré:											
Orientační schéma:				Razítko oprávněné osoby:											
Podpis:				Datum:											
Revize:	Datum:	Popis:		Kontroloval:											
000	12.10.2025	Definitivní odevzdání dokumentace		Ing. Marek Vývoda											
Stavebník/Investor: Správa železnic, státní organizace Adresa: Dlážděná 1003/7, 110 00 Praha 1 Zástupce investora: Stavební správa východ Adresa: Nerudova 1, 779 00 Olomouc 															
Zhotovitel díla: Signal Projekt s.r.o. Adresa: Vídeňská 55, 639 00 Brno Kontakt: T: +420 543 233 962 E: projekce@signalprojekt.cz 															
Zhotovitel části/objektu: Signal Projekt s.r.o. Adresa: Vídeňská 55, 639 00 Brno Kontakt: T: +420 543 233 962 E: projekce@signalprojekt.cz 															
Hlavní projektant (HIP):		Jaromír Klelor		Specialista:		Ing. Marek Vývoda									
Název stavby/akce: Doplnění závor na přejezdu P7054 v km 69,846 trati Zdár nad Sázavou - Tišnov Označení investora: S622300289 Zakázka: 25-002-35-211															
Název části:		D.2.3.6 Rozvody vysokého napětí, nízkého napětí, osvětlení a dálkové ovládání odpojovačů				Označení části: D.2.3.6									
Název objektu/díleč části:		Přípojka napájení NN P7054 v km 69,846				Objekt/Skupina objektů: <table><tr><td>řada</td><td>úsek</td><td>řazení</td><td>podobjekt</td></tr><tr><td>S0340</td><td>86</td><td>01</td><td>-</td></tr></table>		řada	úsek	řazení	podobjekt	S0340	86	01	-
řada	úsek	řazení	podobjekt												
S0340	86	01	-												
Název přílohy:		Vzorové řezy				Díleč část: D.2									
Název díleč části přílohy:						Typ: 2									
						Číslo přílohy: 003									
Odpovědný projektant:		Zpracovatel přílohy:		Měřítko: -		Stupeň dokumentace:									
Ing. Marek Vývoda		Ing. Robin Kolařík		Formáty: 3 x A4		DPS+PDPS									
Kraj:		Katastrální území:		TUDU:		Smluvní datum zpracování:									
Vysočina		viz. textová část		viz. textová část		12.11.2025									
Označení investora:		Stupeň dokumentace:		Část:		Podobjekt:									
S 6 2 2 3 0 0 2 8 9		- P D P S		- D 2 3 0 6		S O 3 4 0 8 6 0 1									
						- X X - 2 - 0 0 3 - 0 0 0									
[Prostor pro další informace]															